
 


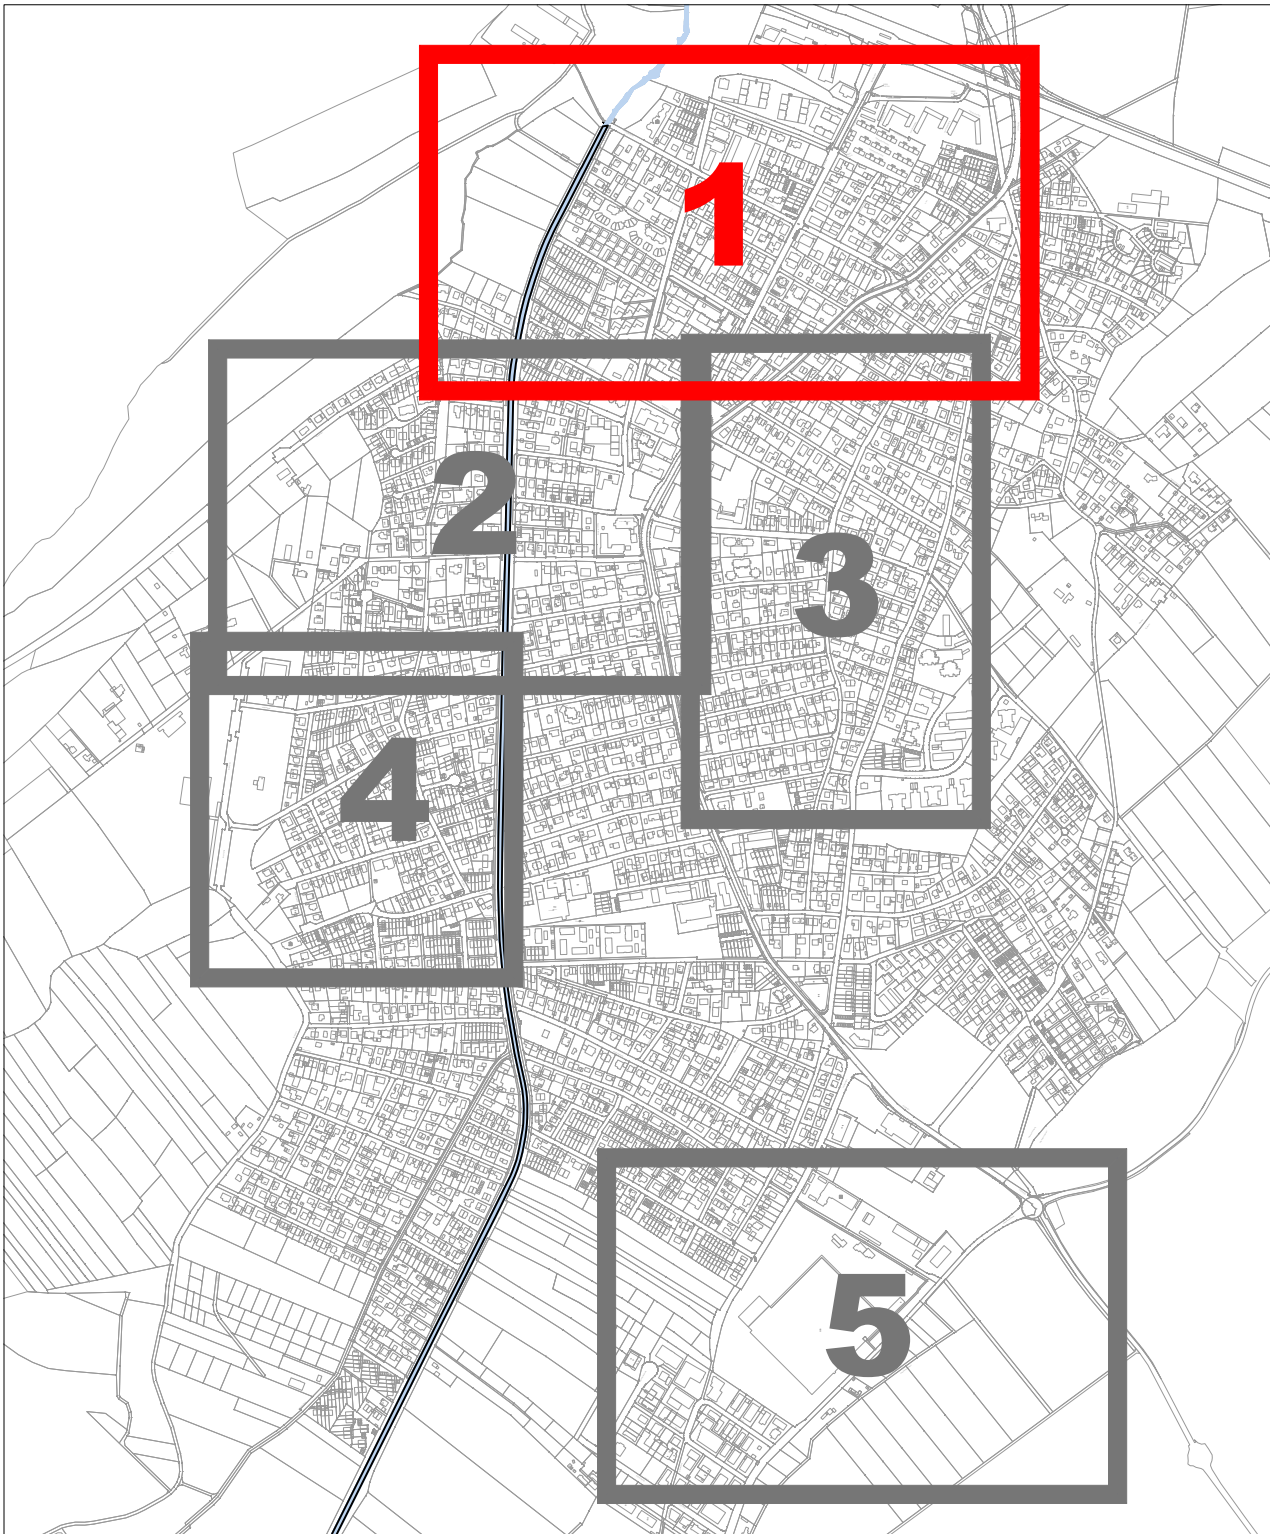

Übersichtslageplan: ohne Maßstab



LEGENDE

- Renovierung Haltung mittels Schlauchlining
- Reparatur Haltung/Anschlusleitung (Roboter)
- Abflusslenkung
- Gehweg
- Sanierung Schacht
- Baustelleneinrichtung

Höhensystem: Koordinatensystem:			
c			
s			
a			
Art der Änderung		Datum	Unterschrift
Planung:		bearbeitet	
		gezeichnet	
		geprüft	
Auftraggeber:		Freigabevermerk:	
 AmperVerband Josef-Kister-Weg 20 82140 Olching Tel.: 08141/731-0 Fax: -360 Email: info@amperverband.de www.amperverband.de		Anlage: 3	
		Plan-Nr.: 1 / 5	
Vorhaben:		Maßstab: 1 : 1000	
Planinhalt:		Projekt-Nr.: 4784	
Leistungsphase:			
Ausschreibung			