


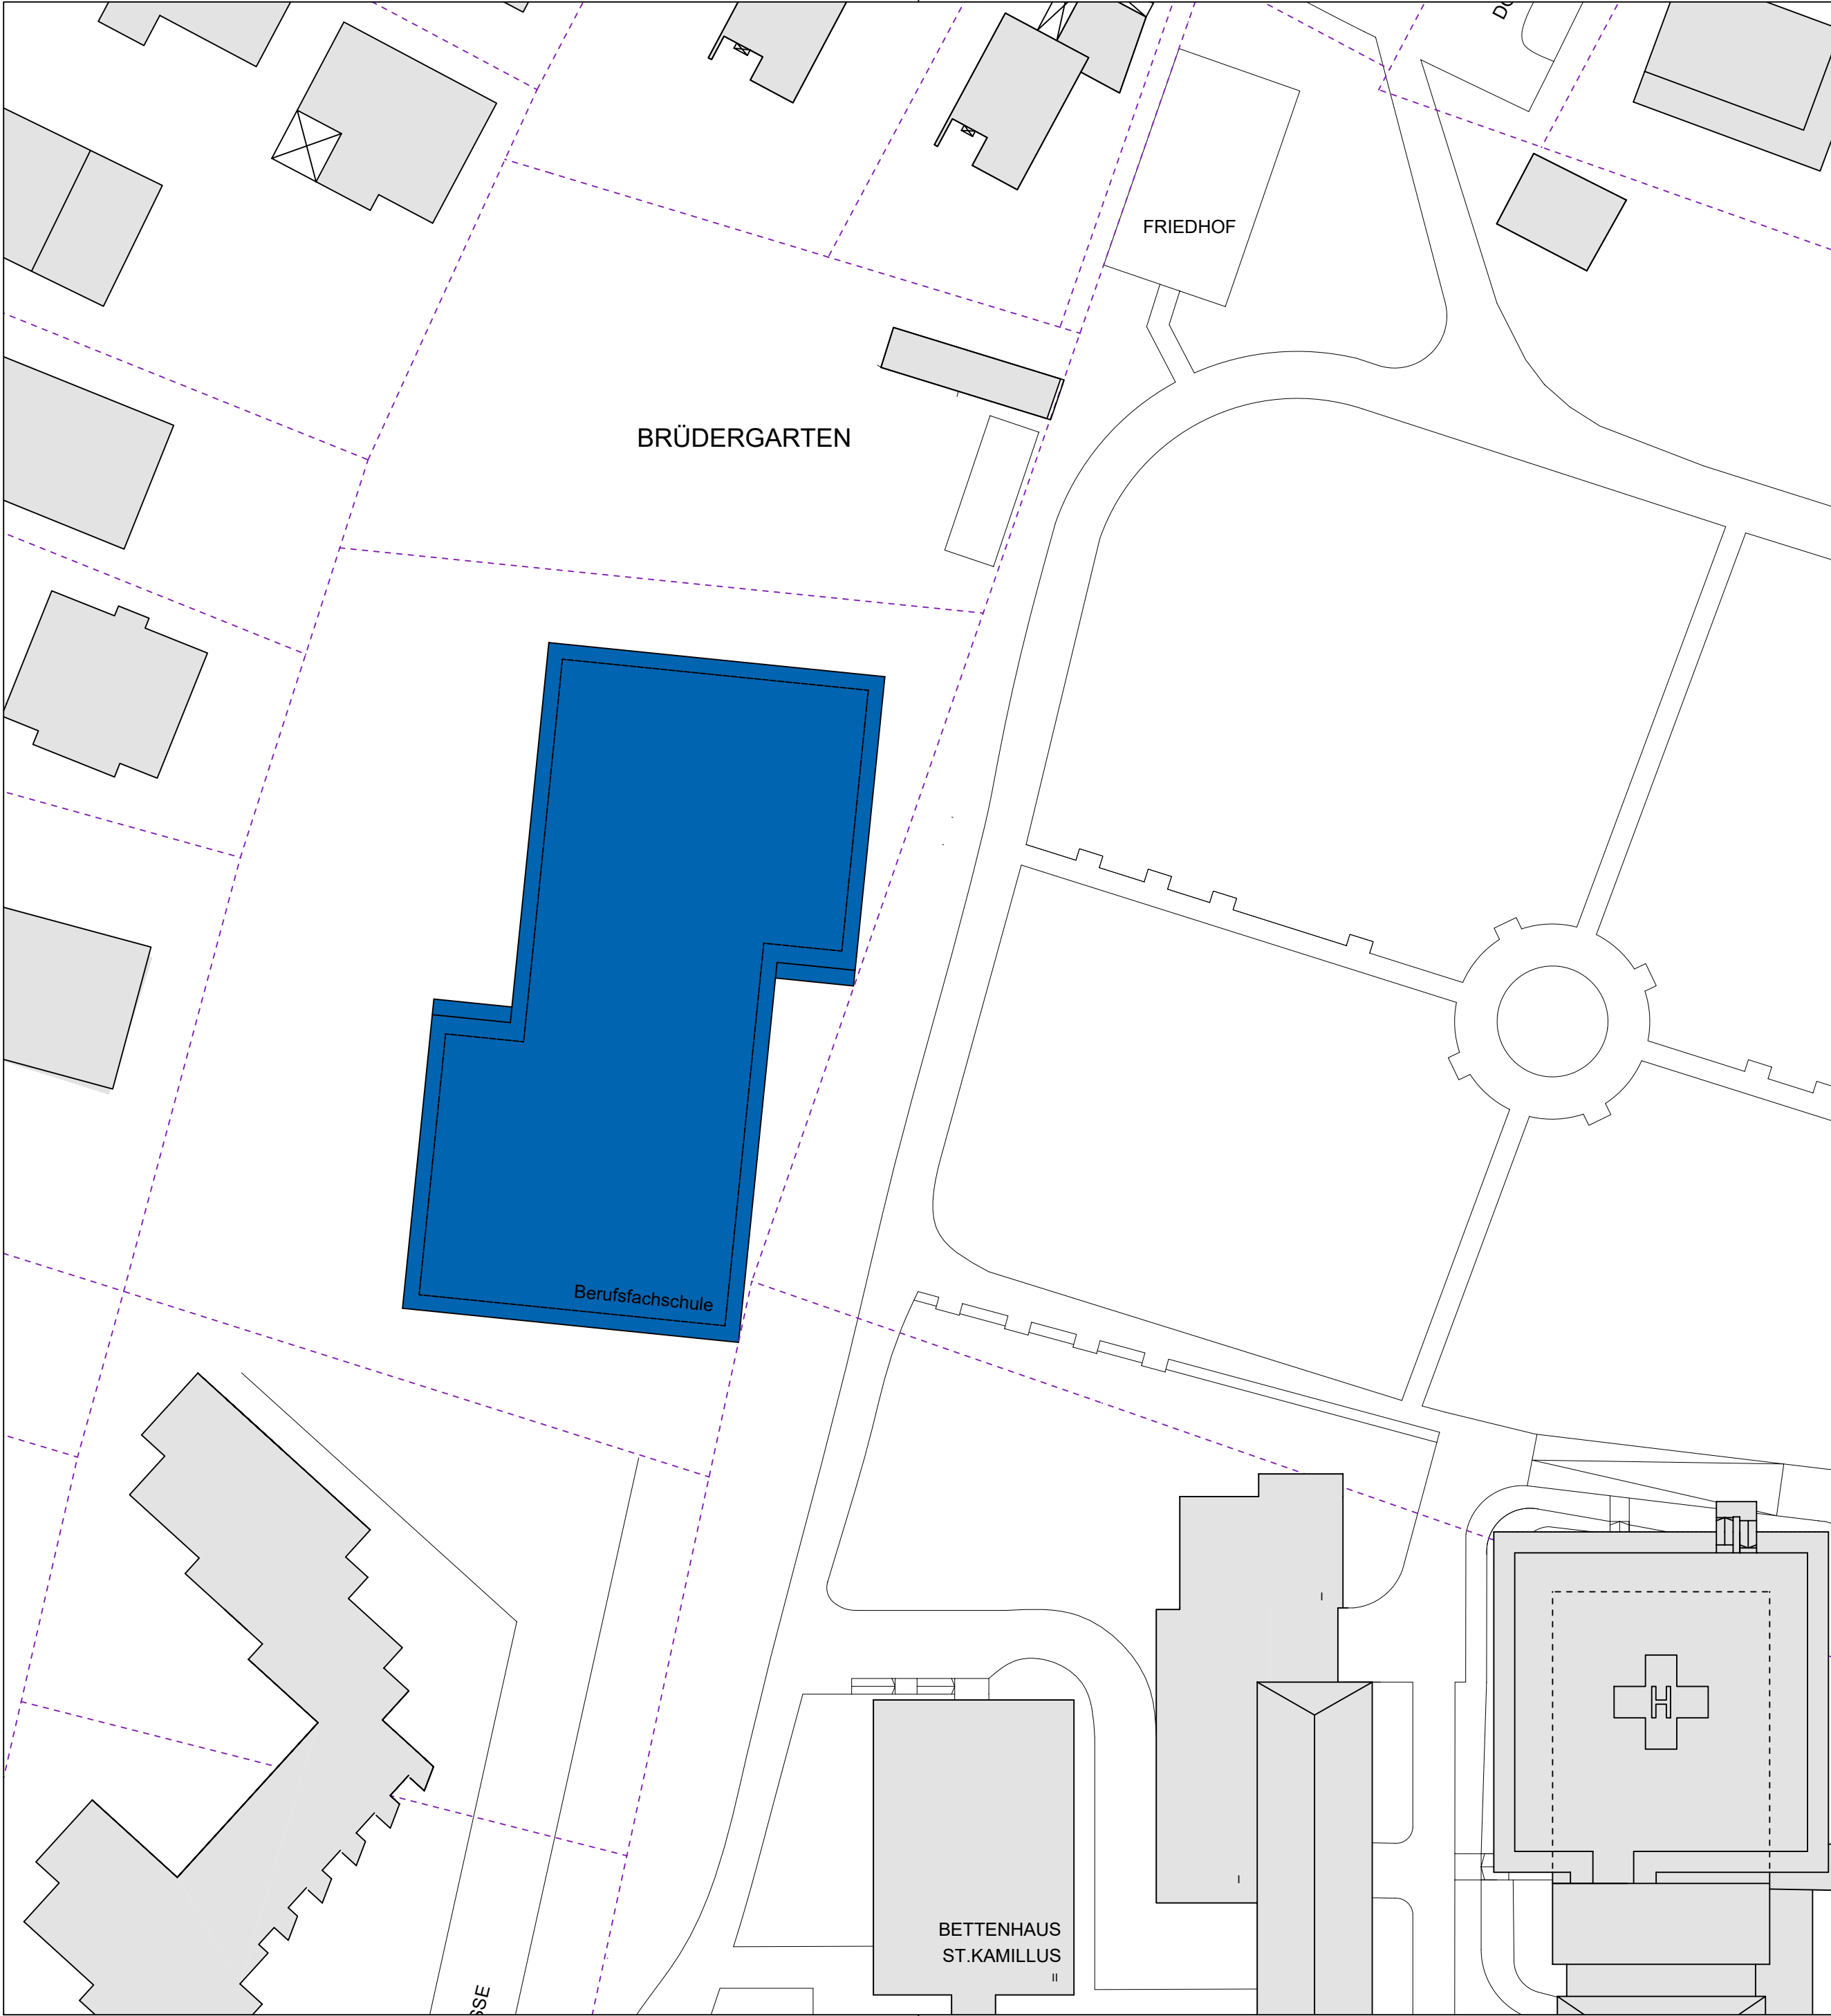

Bauvorhaben:

Barmherzige Brüder Regensburg  
Neubau Berufsfachschule

Flurnr.: 3853/1, 3851/4

Bauherr:

Barmherzige Brüder Gemeinnützige Krankenhaus GmbH

Prüfeninger Straße 86  
93049 Regensburg

Planinhalt:

LAGEPLAN

Maßstab:

1:500

Bearbeiter:

Art:

Werkplan

Architekt:

Tragwerksplanung:

Elektroplanung:

Haustechnik: H/L/S

|             |                |                 |       |                 |            |
|-------------|----------------|-----------------|-------|-----------------|------------|
| Projekt     | Planbeteiligte | Planbezeichnung | Index | Datum           | Plannummer |
| K B B R B F | - - -          | L A - - - -     | - -   | 2 0 2 4 0 7 1 6 | 7 0 3 9    |