


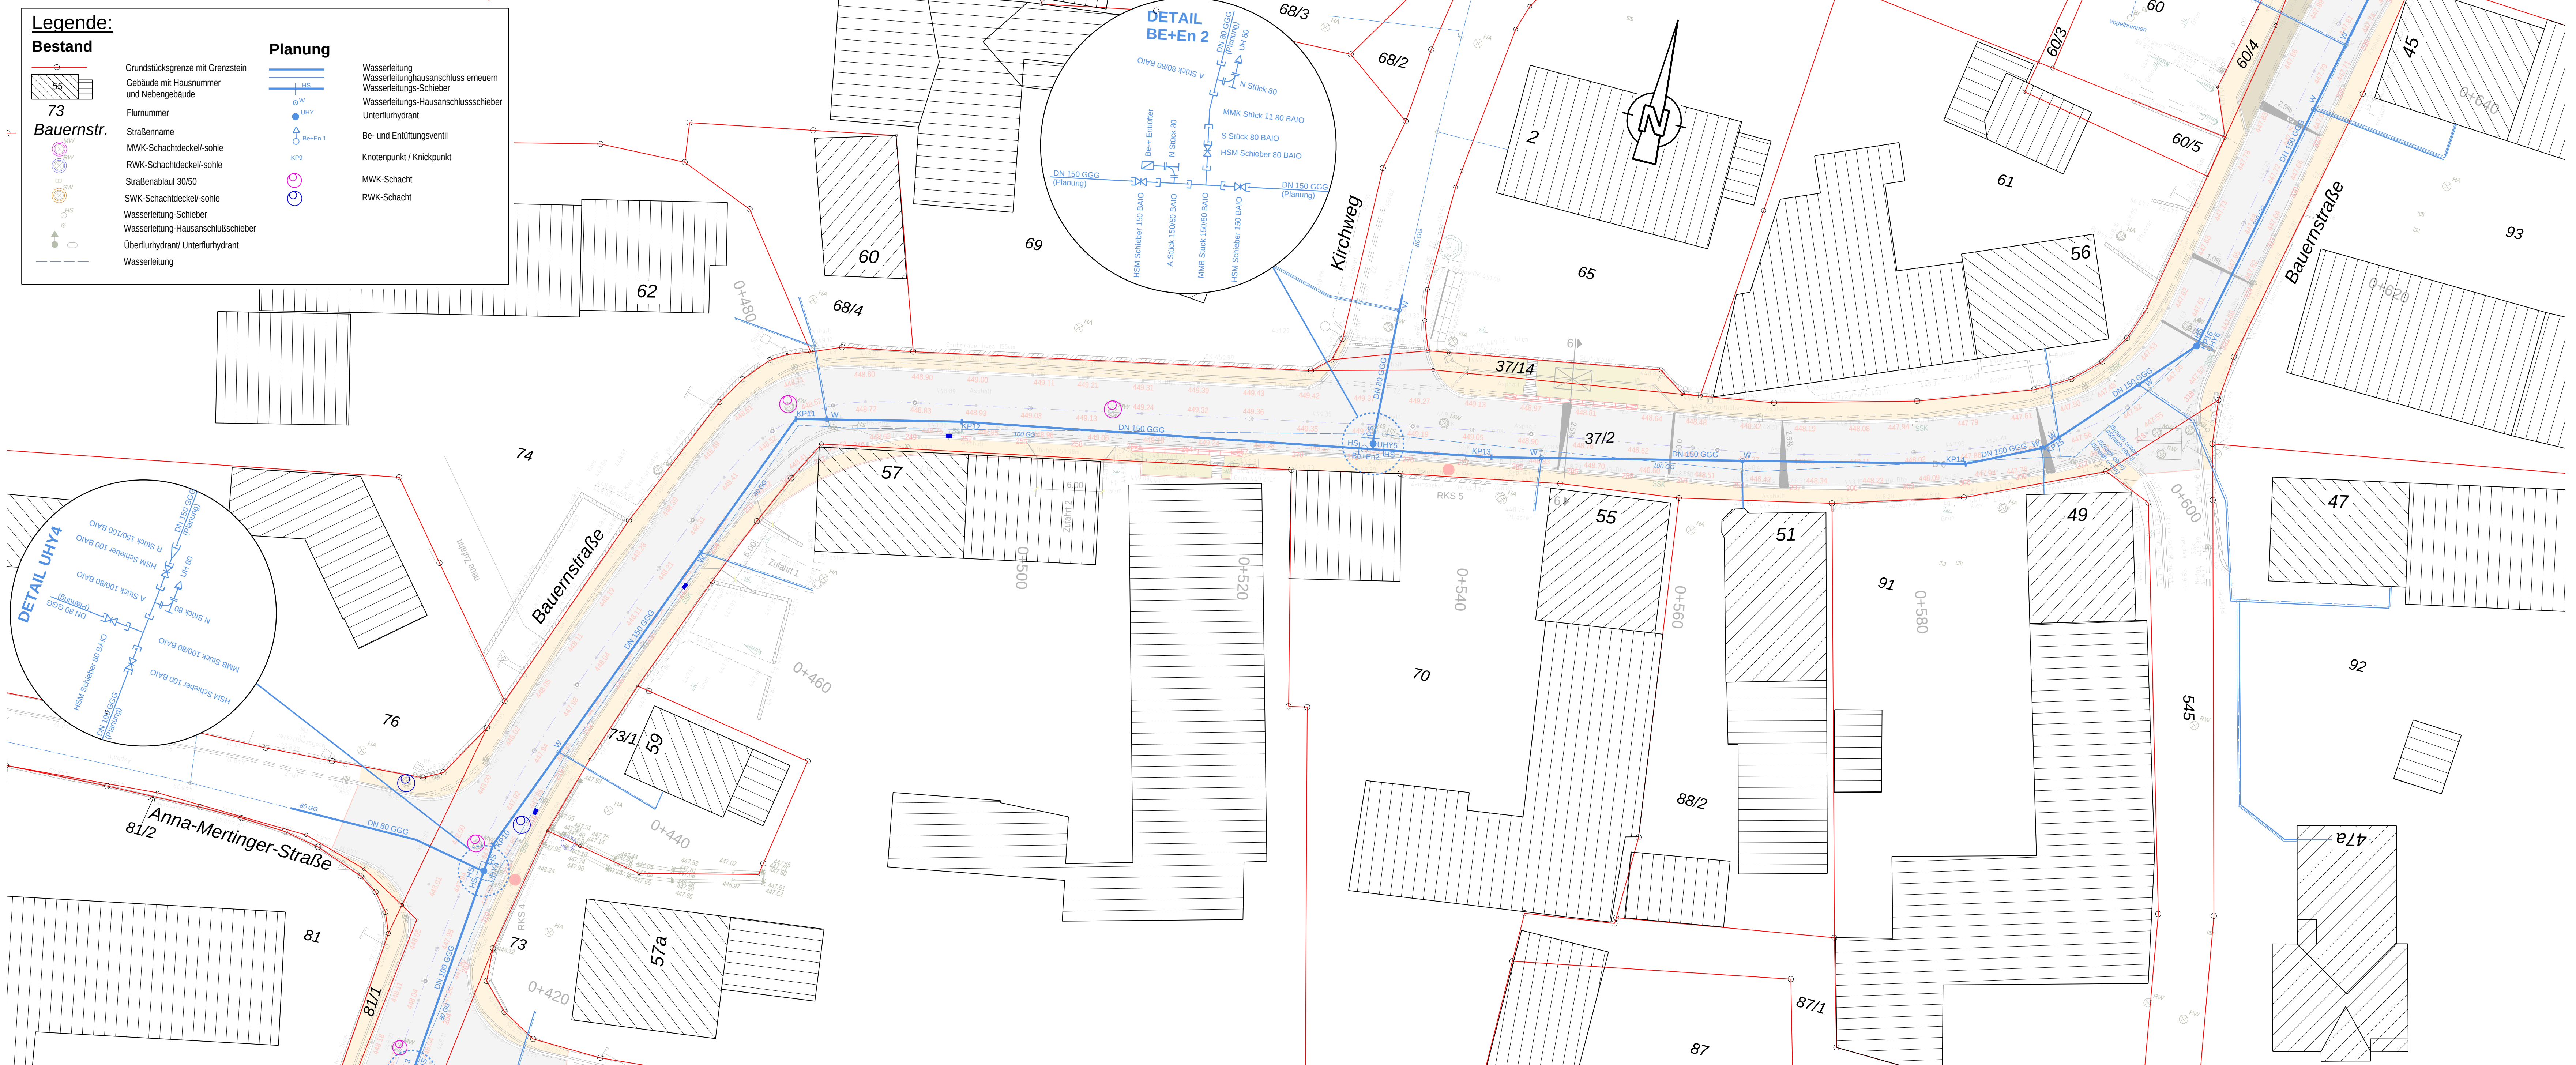

Legende:

Bestand

Grundstücksgrenze mit Grenzstein

Gebäude mit Hausnummer und Nebengebäude

Flurnummer

Straßenname

MWK-Schachdeckel-sole

RWK-Schachdeckel-sole

Straßenablauf 30/50

SWK-Schachdeckel-sole

Wasserleitung-Schieber

Wasserleitung-Hausanschlußschieber

Überflurhydrant/ Unterflurhydrant

Wasserleitung

Planung

Wasserleitung

Wasserleitungshausanschluss erneuern

Wasserleitung-Schieber

Wasserleitung-Hausanschlußschieber

Unterflurhydrant

Be- und Entlüftungsventil

Knotenpunkt / Knickpunkt

MWK-Schacht

RWK-Schacht

Grundlagen Plan		
Planart	Bezugssystem	
ALKIS-Daten	Lagesystem: Gauß-Krüger-System (GK) DE_DHDN_3GK4_BY120	
Vermessung	Lagesystem: Gauß-Krüger-System (GK) DE_DHDN_3GK4_BY120	Höhensystem: Höhe über normalorthometrische Höhe DE_DHHN12_NOH
Bauherr: Gemeinde Langweid		
Bauvorhaben: Erneuerung Mischwasserkanal & Wasserleitung, Neubau Regenwasserkanal		
Plan: Lageplan Wasserversorgung Blatt 2		
Plandatum: 13.10.2026	Unterlage Nr.: - Plan Nr.: 6.2	Maßstab: 1 : 250 Anlage zur Ausschreibung

h x b = 400 mm x 1135 mm