


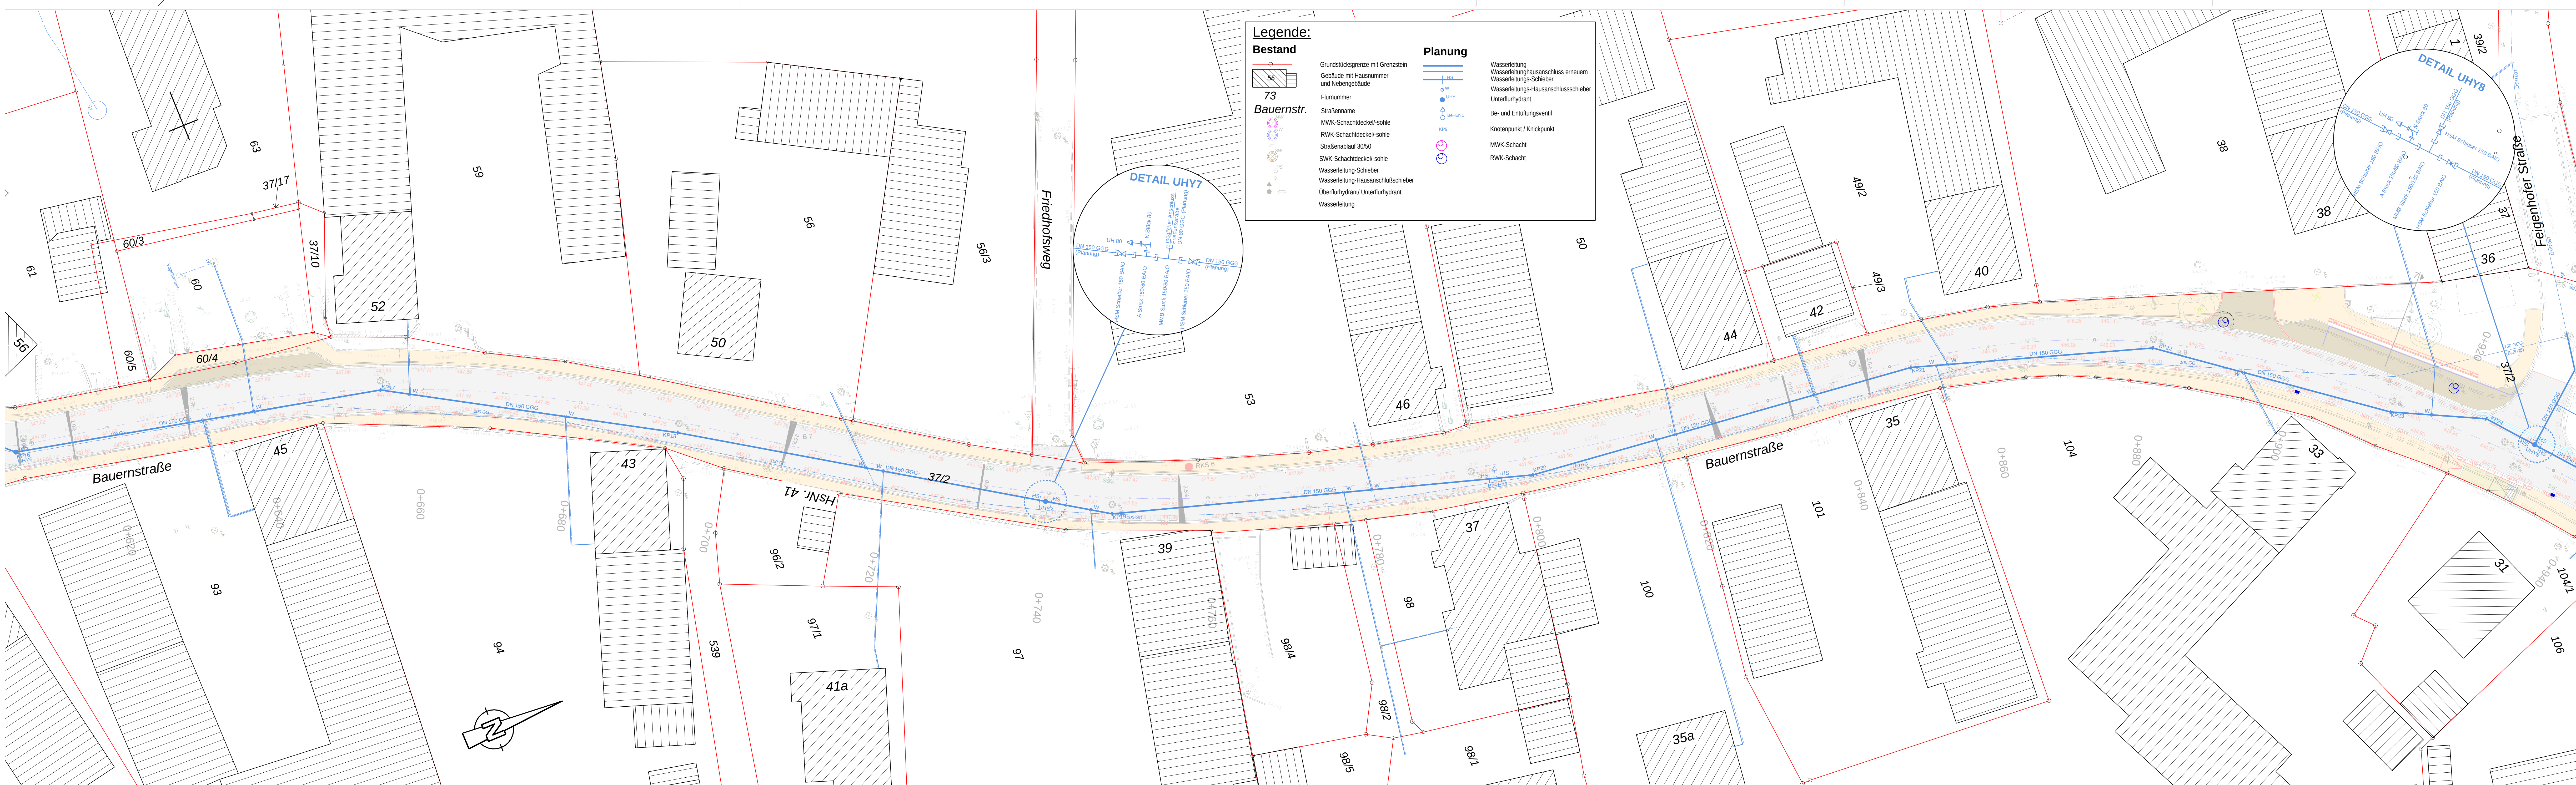

Legende:

Bestand

- Grundstücksgrenze mit Grenzstein
- Gebäude mit Hausnummer und Nebengebäude
- Flurnummer
- Straßenname
- MWK-Schachtdeckel-sole
- RWK-Schachtdeckel-sole
- Straßenablauf 30/50
- SWK-Schachtdeckel-sole
- Wasserleitung-Schieber
- Wasserleitung-Hausanschlussschieber
- Überflurhydrant/ Unterflurhydrant
- Wasserleitung

Planung

- HS
- W
- UHY
- Be+En 1
- KPS
- MWK-Schacht
- RWK-Schacht

- Wasserleitung
- Wasserleitung-Hausanschluss erneuern
- Wasserleitung-Schieber
- Wasserleitung-Hausanschlussschieber
- Unterflurhydrant
- Be- und Entlüftungsventil
- Knotenpunkt / Knickpunkt
- MWK-Schacht
- RWK-Schacht

Planart

ALKIS-Daten

Vermessung

Grundlagen Plan

Bezugssystem

Lagesystem:
Gauß-Krüger-System (GK)
DE_DHDN_30K4_BY120

Lagesystem:
Gauß-Krüger-System (GK)
DE_DHDN_30K4_BY120

Höhensystem:
Höhe über normalorthometrische Höhe
DE_DHHN12_NDH

Bauherr:

Gemeinde Langweid

Bauvorhaben:

Erneuerung Mischwasserkanal & Wasserleitung,
Neubau Regenwasserkanal

Plan:

Lageplan Wasserversorgung Blatt 3

Plandatum:

13.10.2026

Unterlage Nr.:

-

Maßstab:

1 : 250

Plan Nr.:

6.3

Anlage zur
Ausschreibung

h x b = 400 mm x 1505 mm