


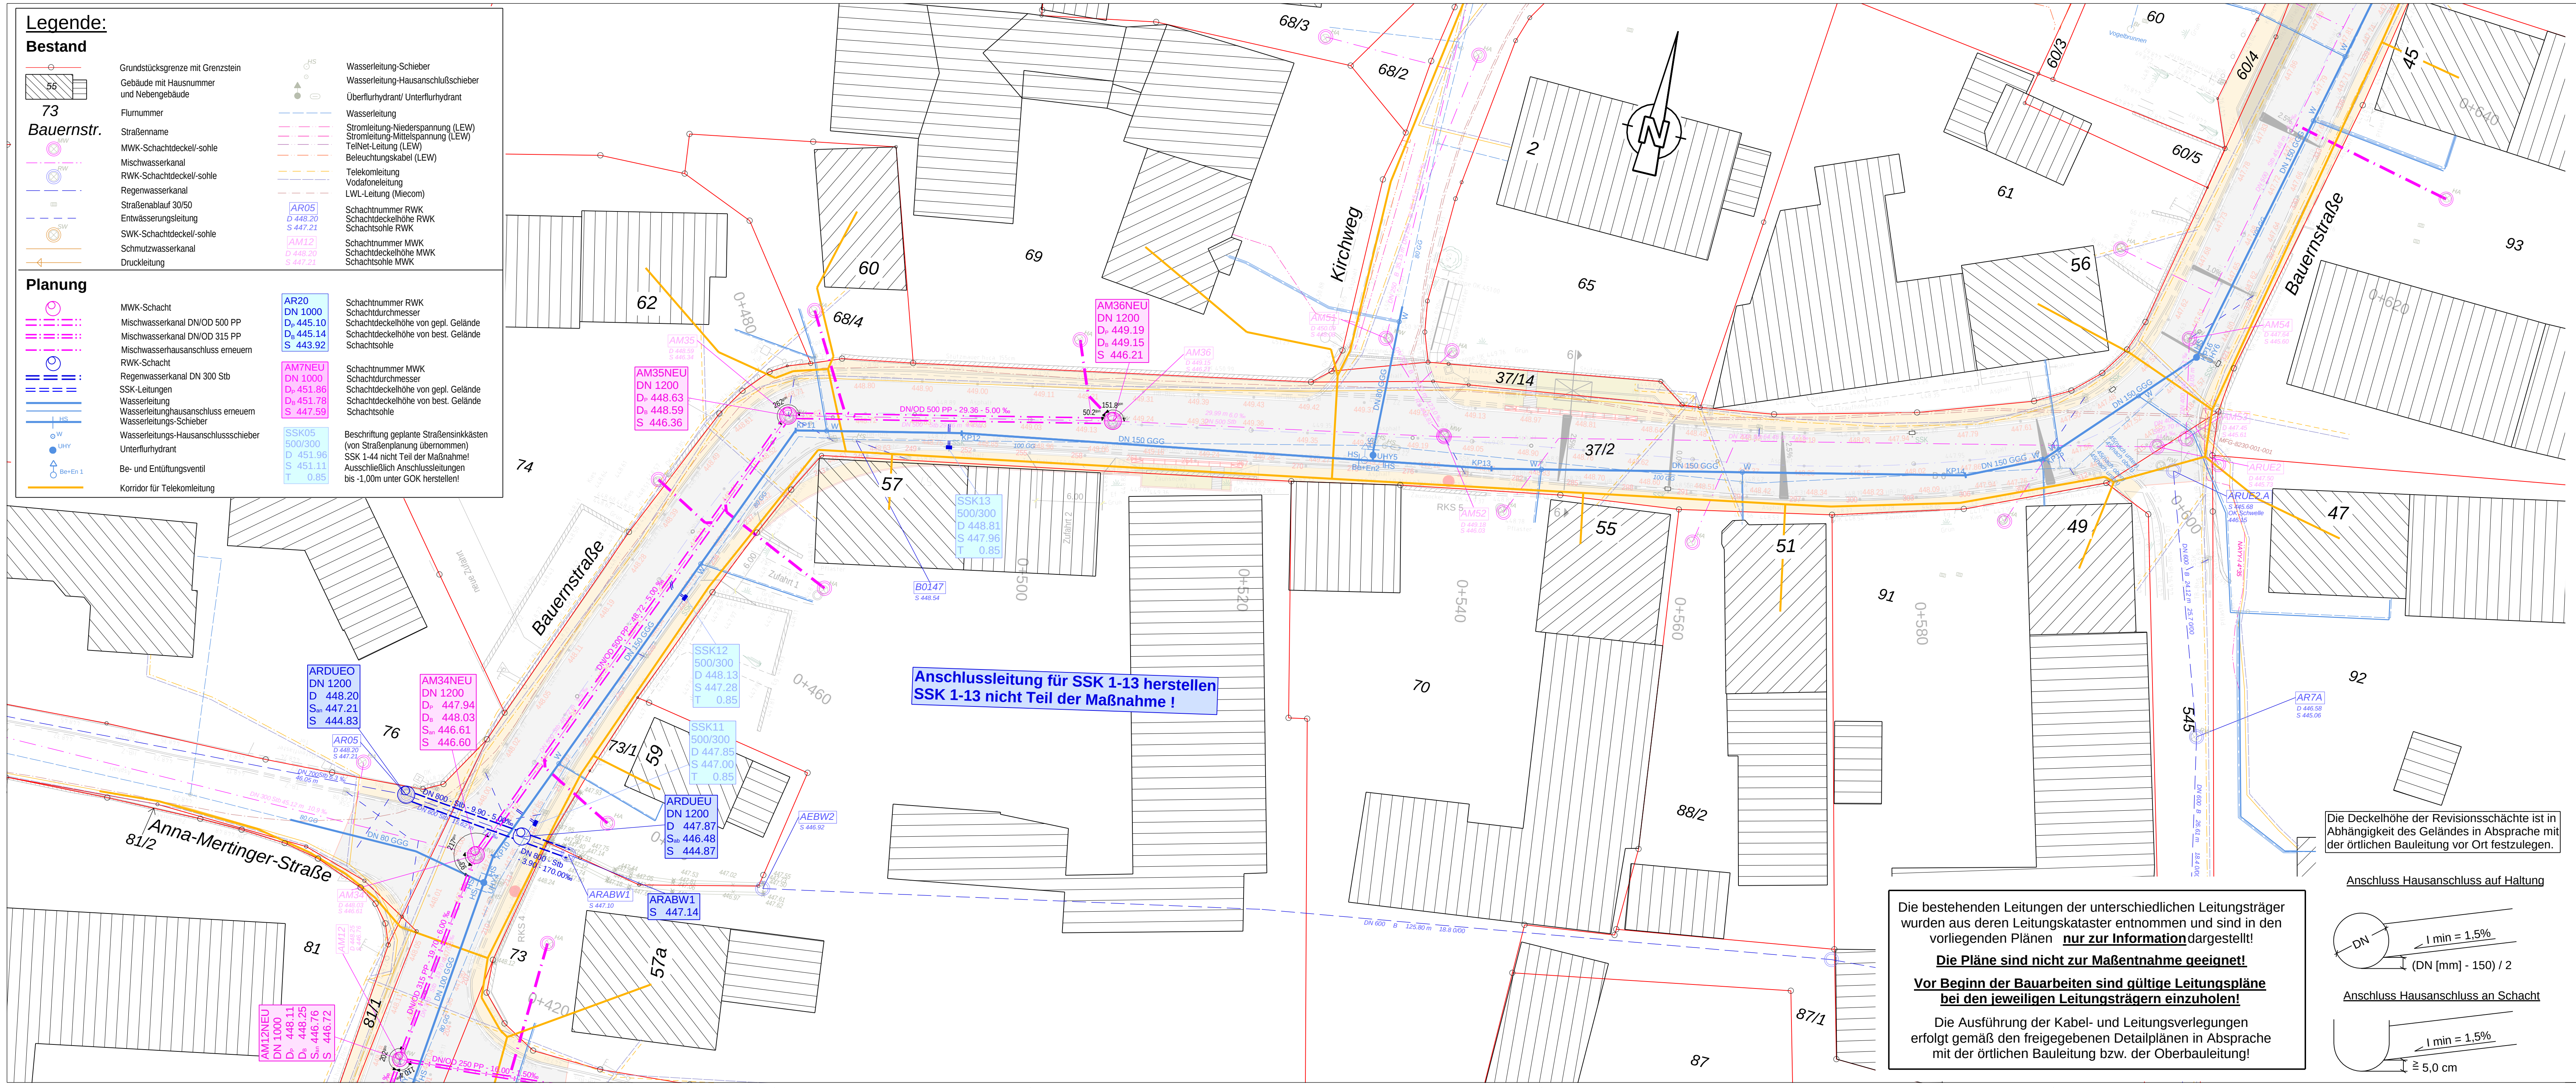

Legende:
Bestand

Grundstücksgrenze mit Grenzstein
Gebäude mit Hausnummer
und Nebengebäude

Flurnummer
Straßenname

MWK-Schachtdeckell-/sohle

Mischwasserkanal

RWK-Schachtdeckell-/sohle

Regenwasserkanal

Straßenablauf 30/50

Entwässerungsleitung

SWK-Schachtdeckell-/sohle

Schmutzwasserkanal

Druckleitung

Wasserleitung-Schieber

Wasserleitung-Hausanschlusschieber

Überflurhydrant/ Unterflurhydrant

Wasserleitung

Stromleitung-Niederspannung (LEW)

Stromleitung-Mittelspannung (LEW)

Teilnet-Leitung (LEW)

Beleuchtungskabel (LEW)

Telekomleitung

Vodafoneleitung

LWL-Leitung (Miecom)

Schachtnummer RWK

Schachtdeckelhöhe RWK

Schachtsohle RWK

Schachtnummer MWK

Schachtdeckelhöhe MWK

Schachtsohle MWK

Planung

MWK-Schacht

Mischwasserkanal DN/OD 500 PP

Mischwasserkanal DN/OD 315 PP

Mischwasserhausanschluss erneuern

RWK-Schacht

Regenwasserkanal DN 300 Stb

SSK-Letungen

Wasserleitung

Wasserleitung-Hausanschluss erneuern

Wasserleitung-Schieber

Wasserleitungs-Hausanschlusschieber

Unterflurhydrant

Be- und Entlüftungsventil

Korridor für Telekomleitung

AR20
DN 1000
D_h 445.10
D_s 445.14
S 443.92

Schachtnummer RWK
Schachtdurchmesser
Schachtdeckelhöhe von gepl. Gelände
Schachtdeckelhöhe von best. Gelände
Schachtsohle

AM7NEU
DN 1000
D_h 451.86
D_s 451.78
S 447.59

Schachtnummer MWK
Schachtdurchmesser
Schachtdeckelhöhe von gepl. Gelände
Schachtdeckelhöhe von best. Gelände
Schachtsohle

SSK05
500/300
D 451.96
S 451.11
T 0.85

Beschriftung geplante Straßensinkkästen
(von Straßenplanung übernommen)
SSK 1-44 nicht Teil der Maßnahme!
Ausschließlich Anschlussleitungen
bis -1,00m unter GOK herstellen!

Schachtunterteile (Festlegung der Größe):


Zu- und / oder Ablauf	Schachtunterteil
bis einschl. DN 400 mm	DN 1000 mm
ab DN 500 mm	DN 1200 mm
ab DN 800 mm	DN 1500 mm

Vor Bestellung der Schachtunterteile Rücksprache mit örtl. Bauleitung
(auch in Bezug auf zusätzliche seitliche Zuläufe)

Bei einer Höhendifferenz eines Anschlusses > 50 cm
in Absprache mit der örtlichen Bauleitung innenliegenden
oder außenliegenden Absturz vorsehen.

Anschlussleitung für SSK 1-13 herstellen
SSK 1-13 nicht Teil der Maßnahme !

Die bestehenden Leitungen der unterschiedlichen Leitungsträger
wurden aus deren Leitungskataster entnommen und sind in den
vorliegenden Plänen **nur zur Information** dargestellt!
Die Pläne sind nicht zur Maßentnahme geeignet!
**Vor Beginn der Bauarbeiten sind gültige Leitungspläne
bei den jeweiligen Leitungsträgern einzuholen!**
Die Ausführung der Kabel- und Leitungsverlegungen
erfolgt gemäß den freigegebenen Detailplänen in Absprache
mit der örtlichen Bauleitung bzw. der Oberbauleitung!

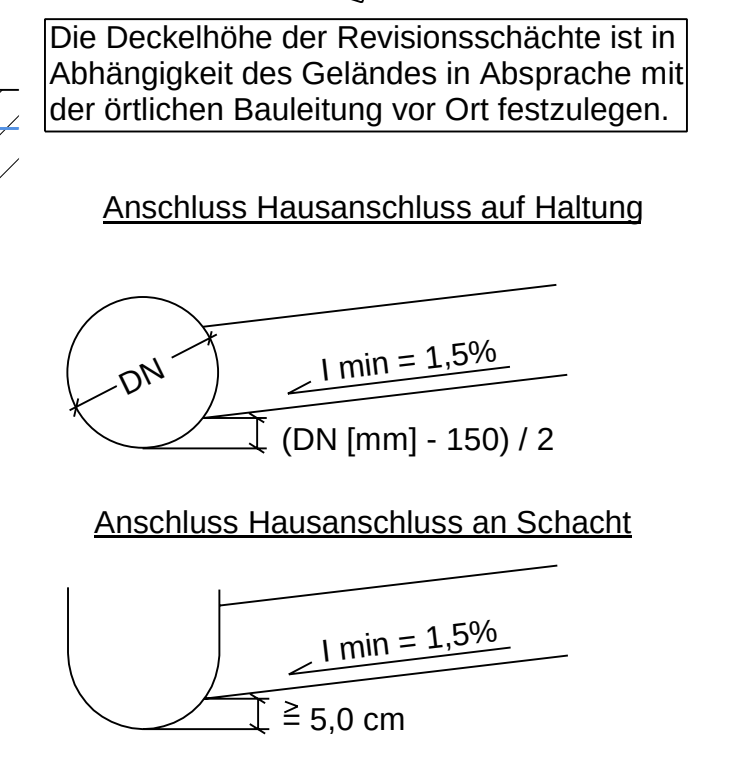

Grundlagen Plan

Planart

ALKIS-Daten

Vermessung

Bezugssystem

Lagesystem:
Gauß-Krüger-System (GK)
DE_DHDN_3GK4_BY120

Lagesystem:
Gauß-Krüger-System (GK)
DE_DHDN_3GK4_BY120

Höhensystem:
Höhe über normalorthometrische Höhe
DE_DHHN12_NOH

Bauherr:

Gemeinde Langweid

Bauvorhaben:

Erneuerung Mischwasserkanal & Wasserleitung,
Neubau Regenwasserkanal

Plan:

Lageplan Sparten Blatt 2

Plandatum:

13.10.2026

Unterlage Nr.:

-

Plan Nr.:

3.2

Maßstab:

1 : 250

Anlage zur
Ausschreibung

h x b = 400 mm x 1135 mm